



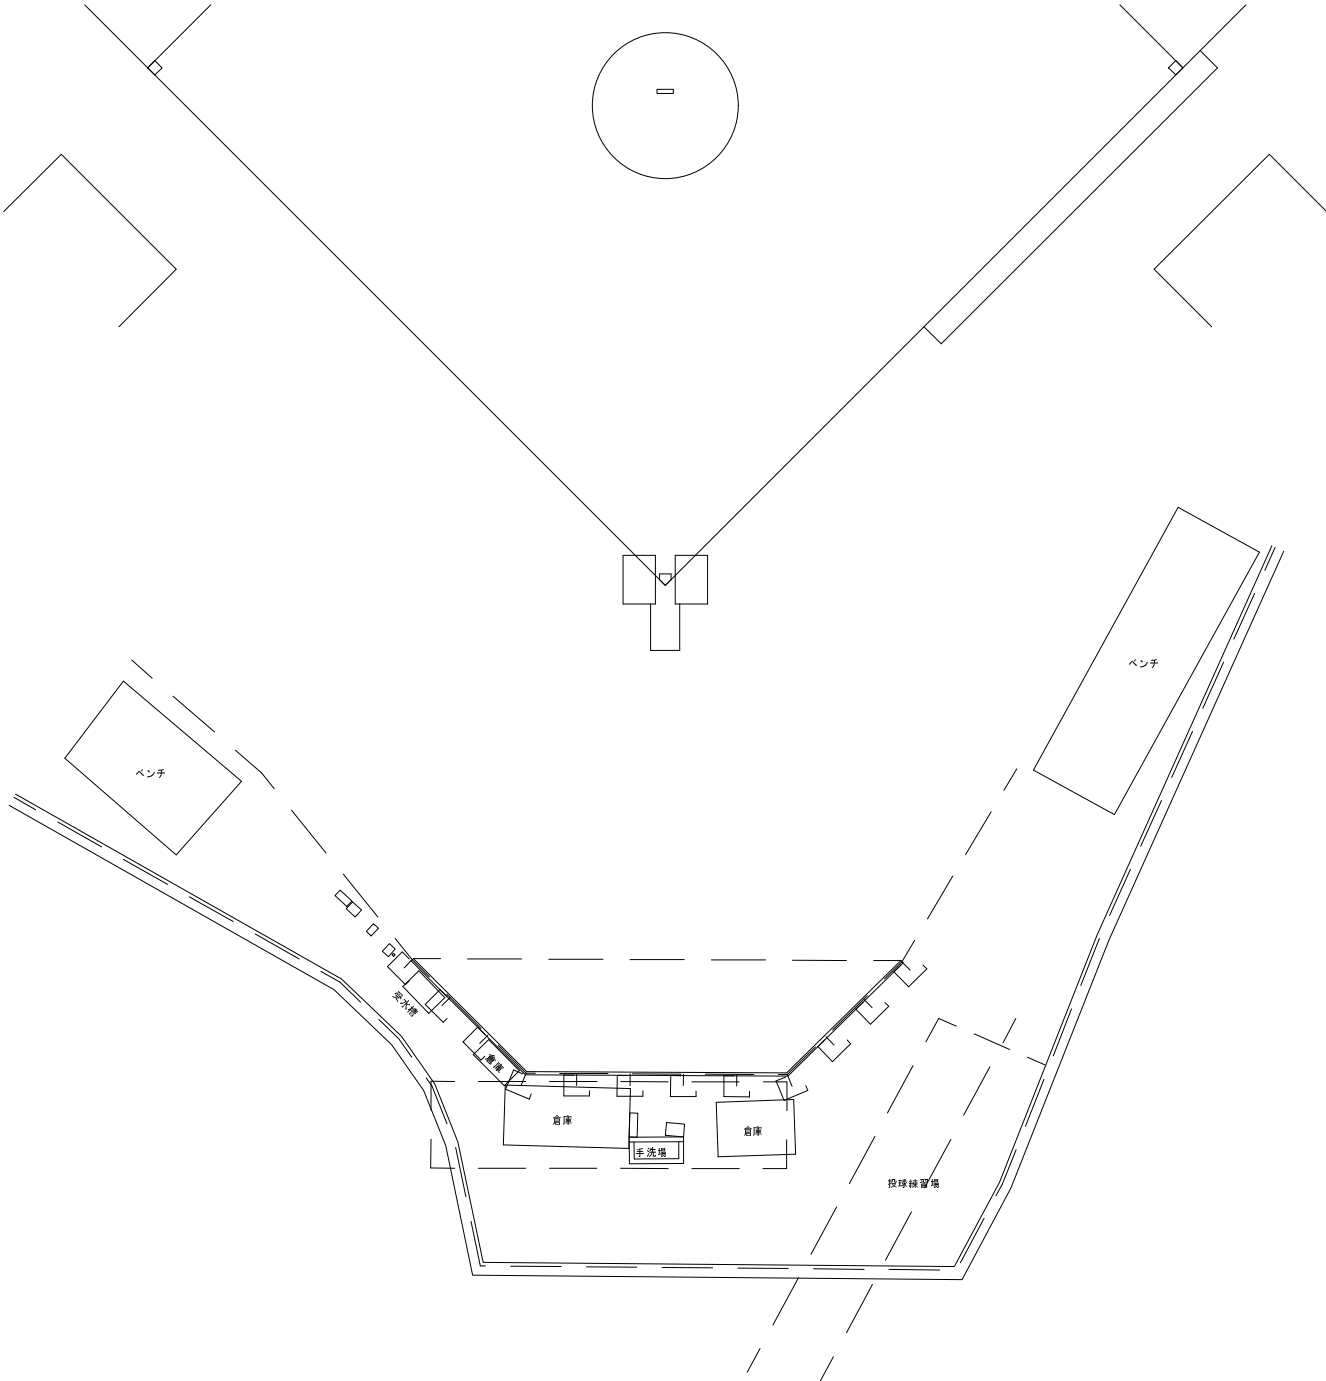

施行年度	令和 8 年度		
工事番号			
工事名	高取国際高校 バックネット改修工事		
路線河川名	高取町佐田地内		
施工箇所			
図面種類	図 示		
縮尺			
技 師	照査	設計	製図
図面番号	4 葉 中		1 号
事務所名	奈良県 教育委員会事務局		

撤去平面図 S = 1 / 2 0 0

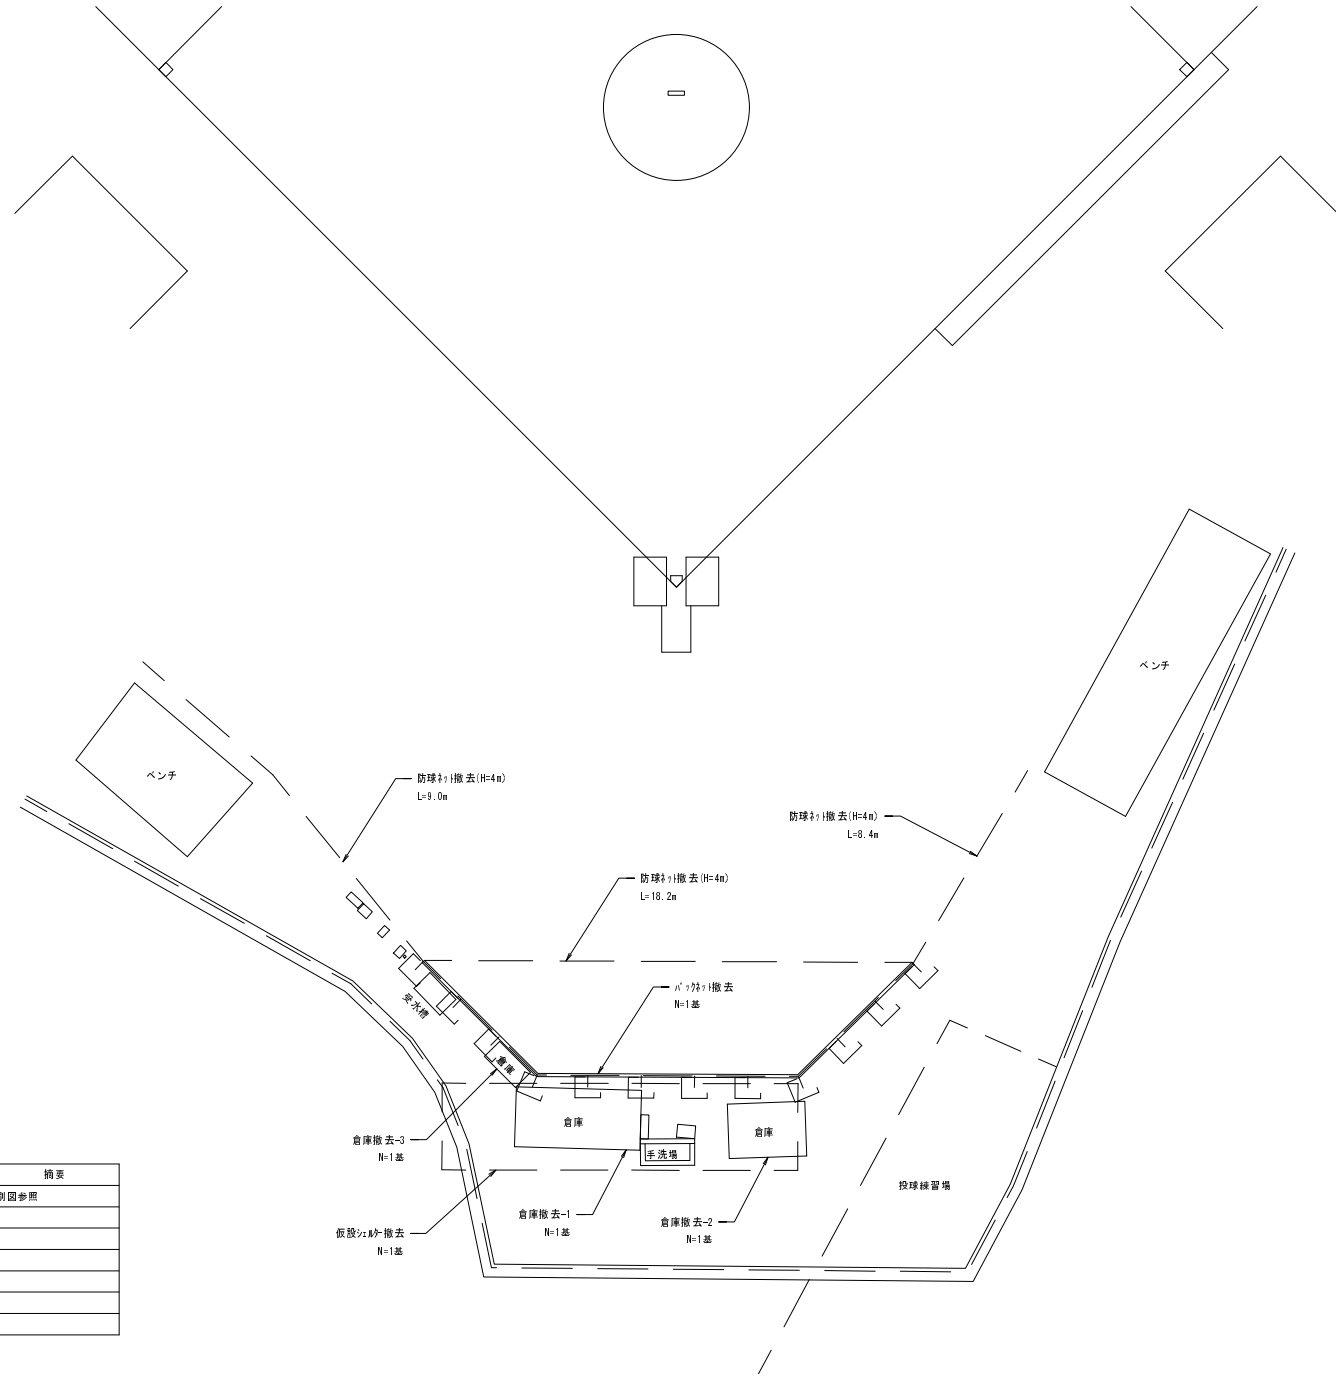

数量表				
工種	形状・寸法	単位	数量	摘要
バックネット撤去	H=9m 腰壁含む	基	1	別図参照
防球ネット撤去	H=4m	m	35.6	
仮設ネット撤去		基	1	
倉庫撤去-1		基	1	
倉庫撤去-2		基	1	
倉庫撤去-2		基	1	
排水槽撤去		基	1	


施行年度	令和 8 年度		
工事番号			
工事名	高取国際高校 バックネット改修工事		
路線河川名			
施工箇所	高取町佐田地内		
図面種類	図 示		
縮尺			
技 師	照 査	設 計	製 図
図面番号	4 葉 中		2 号
事務所名	奈良県 教育委員会事務局		

[illegible]


工種	形状・寸法	単位	数量	摘要
防球ネット改修		式	1	
ネット改修工	H=1m	m	21.6	
U型側溝	U-180 1-75(1+1) 1-溝	m	24.2	

施行年度 工事番号	令和 8 年度		
工事名	高取国際高校バックネット改修工事		
路線河川名 施工箇所	高取町佐田内地内		
図面種類 縮尺	図示		
技師	照査	設計	製図
図面番号	4 葉中		3 号
事務所名	奈良県 教育委員会事務局		


展開図 S=1/200

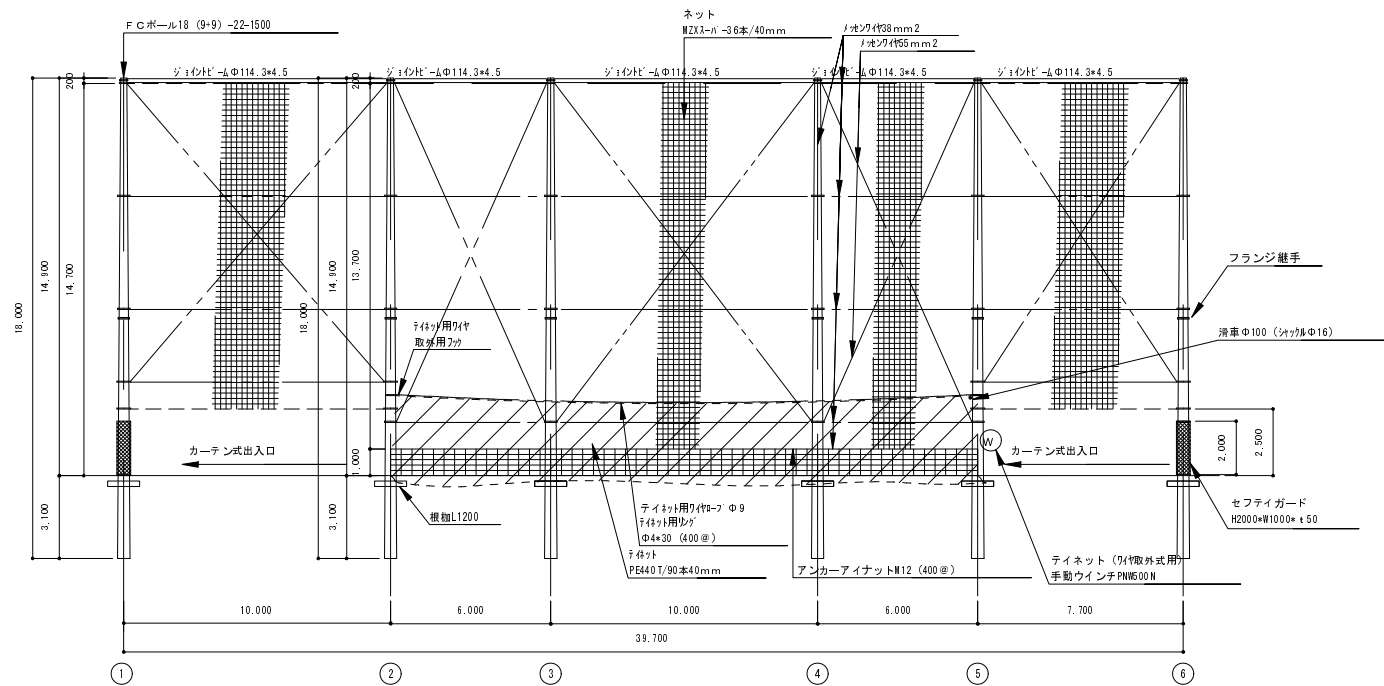

詳細図

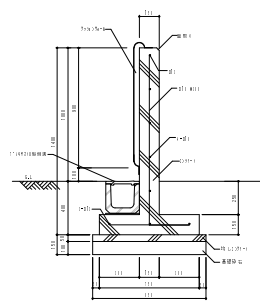

1. 1/2\"/>

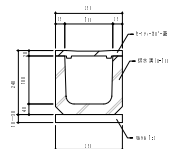

2. 1/2\"/>

施行年度	令和 8 年度		
工事番号	高取国際高校バックネット改修工事		
路線河川名	高取町佐田地内		
施工箇所	図示		
図面種類	縮尺		
技師	照査	設計	製図
図面番号	4 葉中	4 号	
事務所名	奈良県 教育委員会事務局		